


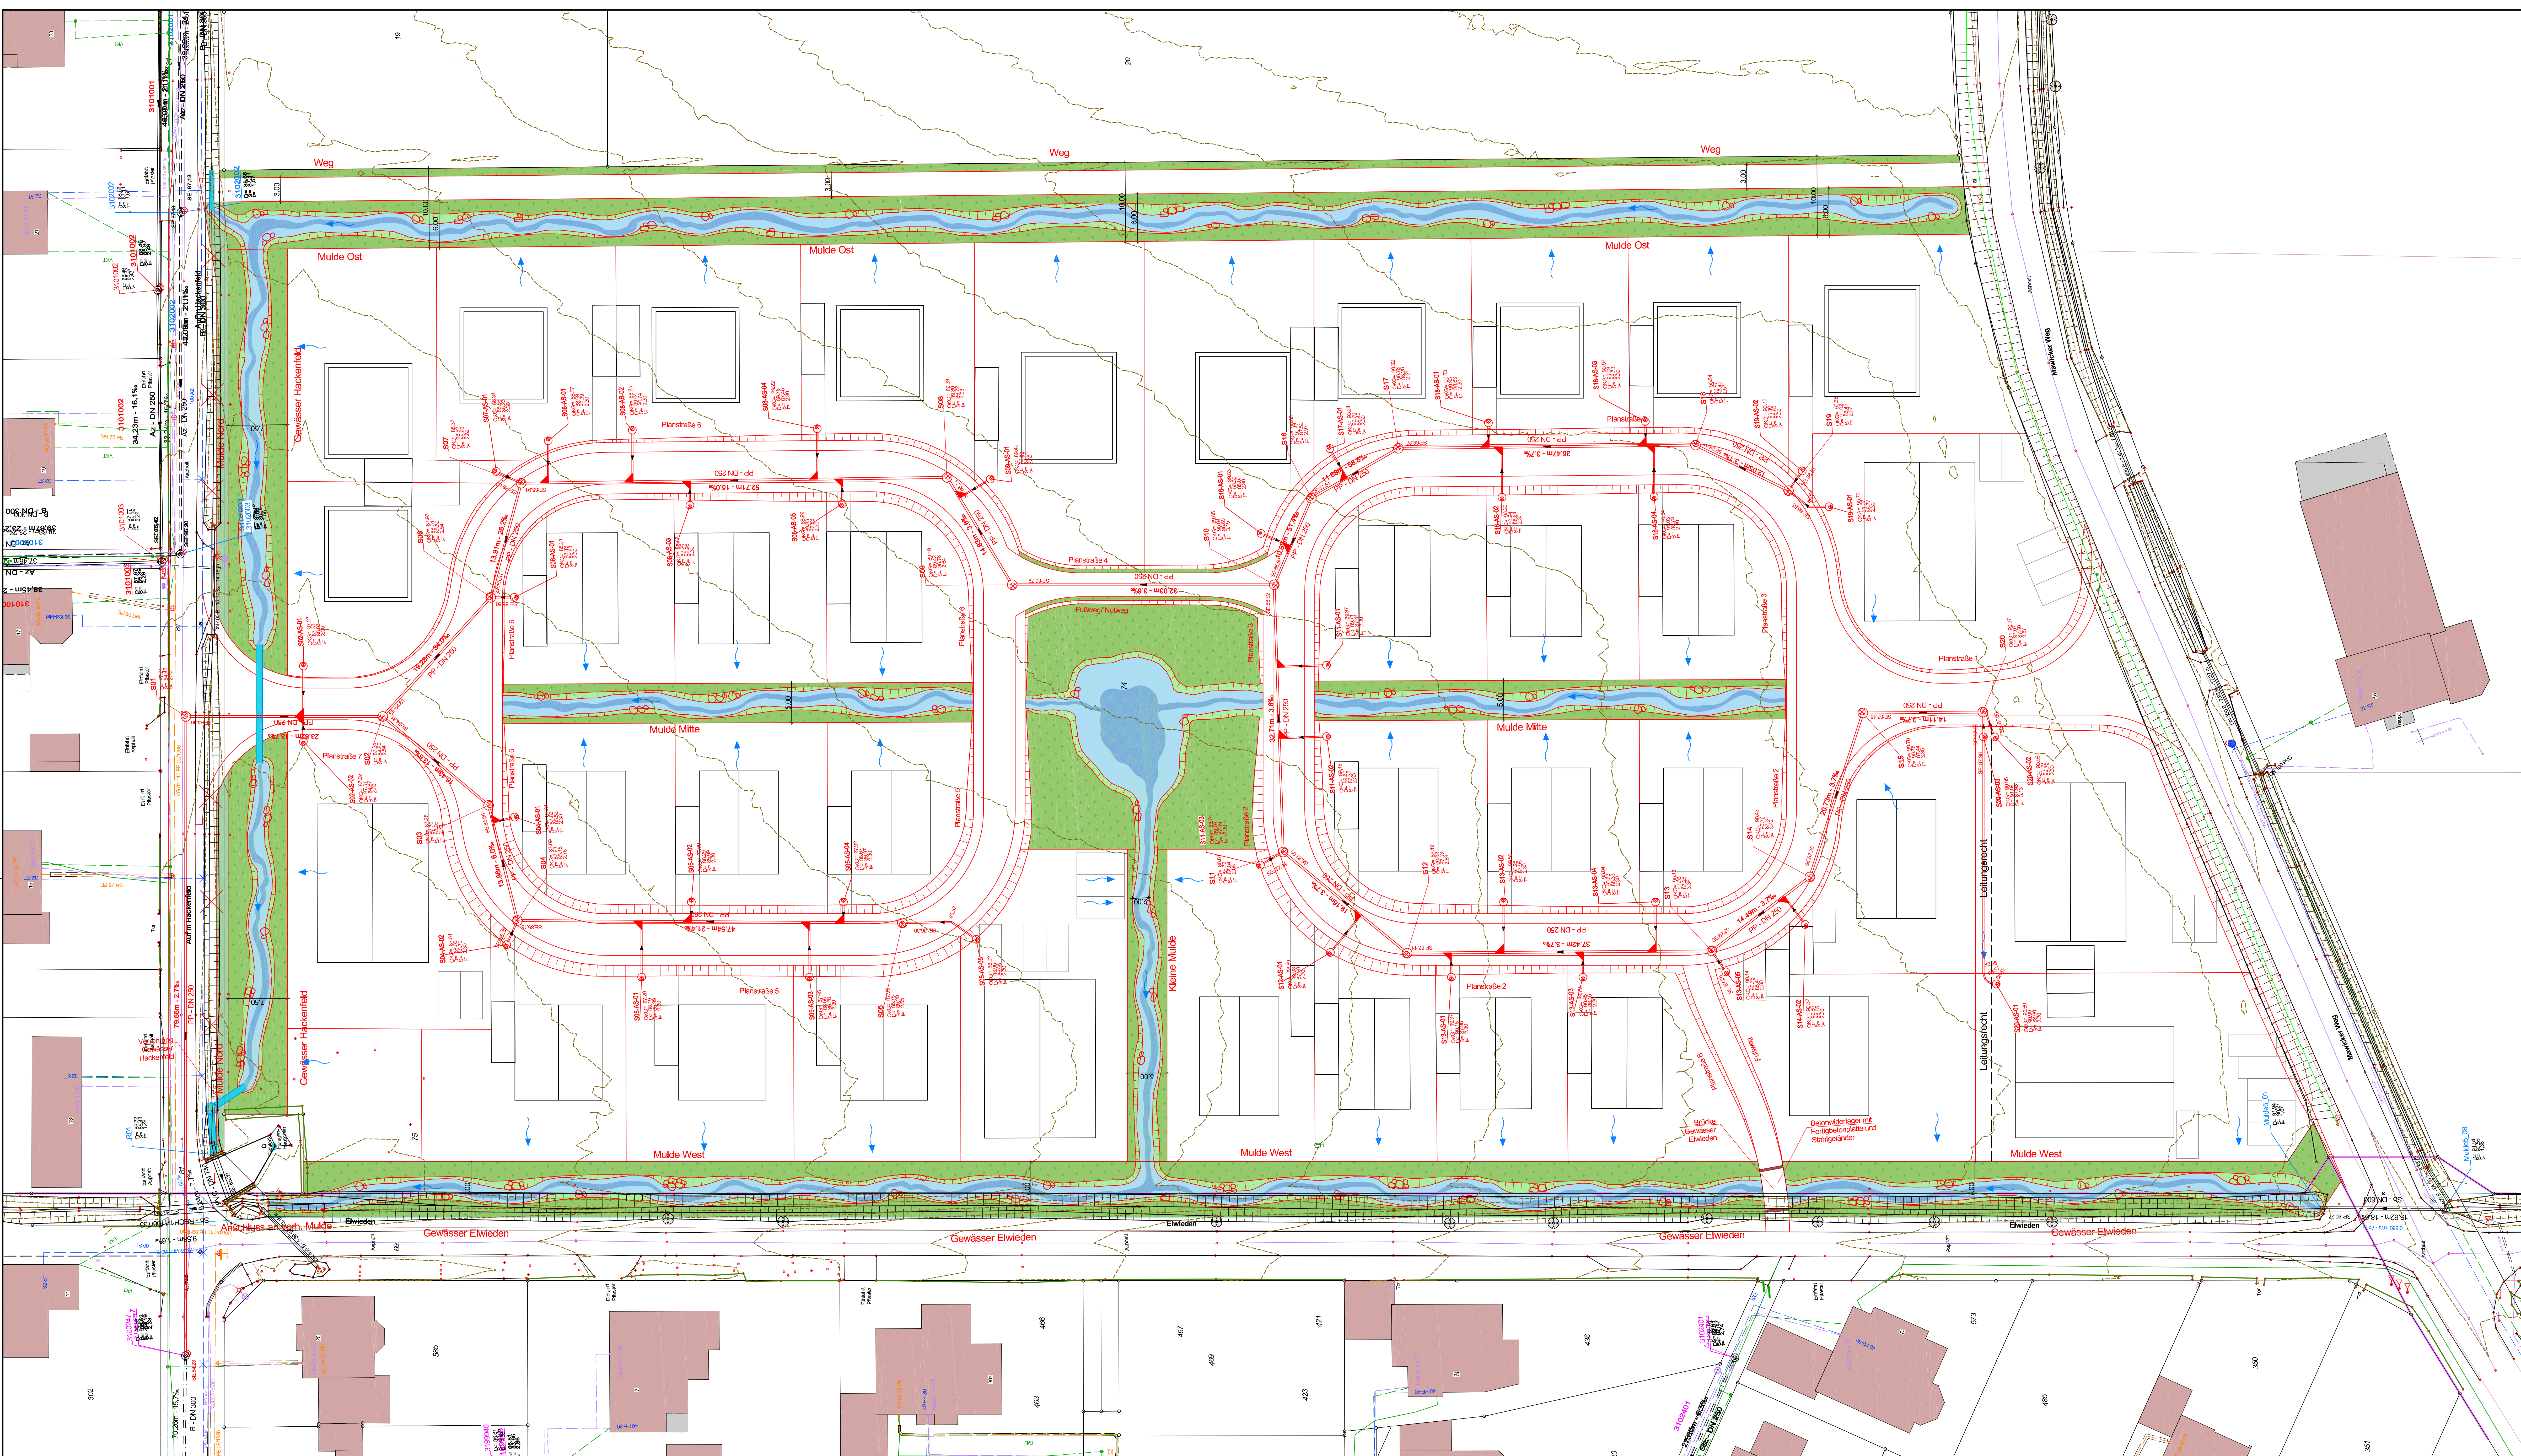

Legende

- gepl. Mulden und Gräben
- Entwässerungsrichtung
- gepl. Schützrinne
- Höhenlinien Urdgelle Interval 50cm

- | | |
|--|--------------------------|
| | gepl. Regenwasserkanal |
| | vorr. Regenwasserkanal |
| | gepl. Schmutzwasserkanal |
| | vorr. Schmutzwasserkanal |
| | vorr. Mischwasserkanal |

Versorger
Die Darstellung ist rein informativ! Die tatsächliche Lage ist aus den Unterlagen der Versorger zu entnehmen!

- Gas
- Wasser
- Strom
- Telekom
- Glasfaser

Signaturen - Topographie

- | | | |
|---------------------------|-------------------------|-----------------|
| Wasserschieber | Kabelventiler | Laterne |
| Absperrschieber | Elektrokasten, Umformer | Petischentlampe |
| unterirdischer Hydrant | Stahlrohrmast | Ampel |
| oberirdischer Hydrant | Stahlblechmast | Notrufsäule |
| Gasschieber | Holzmast | Kreuz |
| Verkehrsschild | Mess-/Geländepunkt | Baum |
| Hinweiszeichen, Wegweiser | Kilometerstein | Strasseneinkauf |
| Haltestelle | Schacht (allgemein) | Strasseneinkauf |
| Bildstock | Schacht (allgemein) | Strasseneinkauf |

Nur für die Ausschreibung

Stadt Werl

Kommunalbetrieb KIBW

OT Westönnen

Ausführungsplanung

Erschließung Baugebiet

B'Plan 132 "Elwieden"

Reg. Nr.: 22534	Genehmigt: 09. Sept. 2025	Anlage: 3	Blatt Nr.: 1
Datum: 22.09.2025	Gezeichnet: 09. Sept. 2025	Proj. Nr.: 22534	Kanallageplan
Freigegeben: 14.09.2025	Geprüft: 09. Sept. 2025	Werk: 22534	SW-Kanal
Aufsteller:	Auftraggeber:	Maßstab: 1:250	