



Der Empfänger dieser Zeichnung ist verpflichtet, diese vertraulich zu behandeln. Weitergabe sowie Vervielfältigung dieser Unterlage, Verwendung und Mitteilung ihres Inhaltes – auch auszugsweise – ist nicht gestattet, soweit nicht schriftlich zugestanden. Die hier gezeigten Anordnungen und Systeme sind unser geistiges Eigentum und stehen unter Urheberschutz. Alle Rechte vorbehalten.

Ing.-Büro
Rummler + Hartmann GmbH
Havixbeck, den 12.02.2026

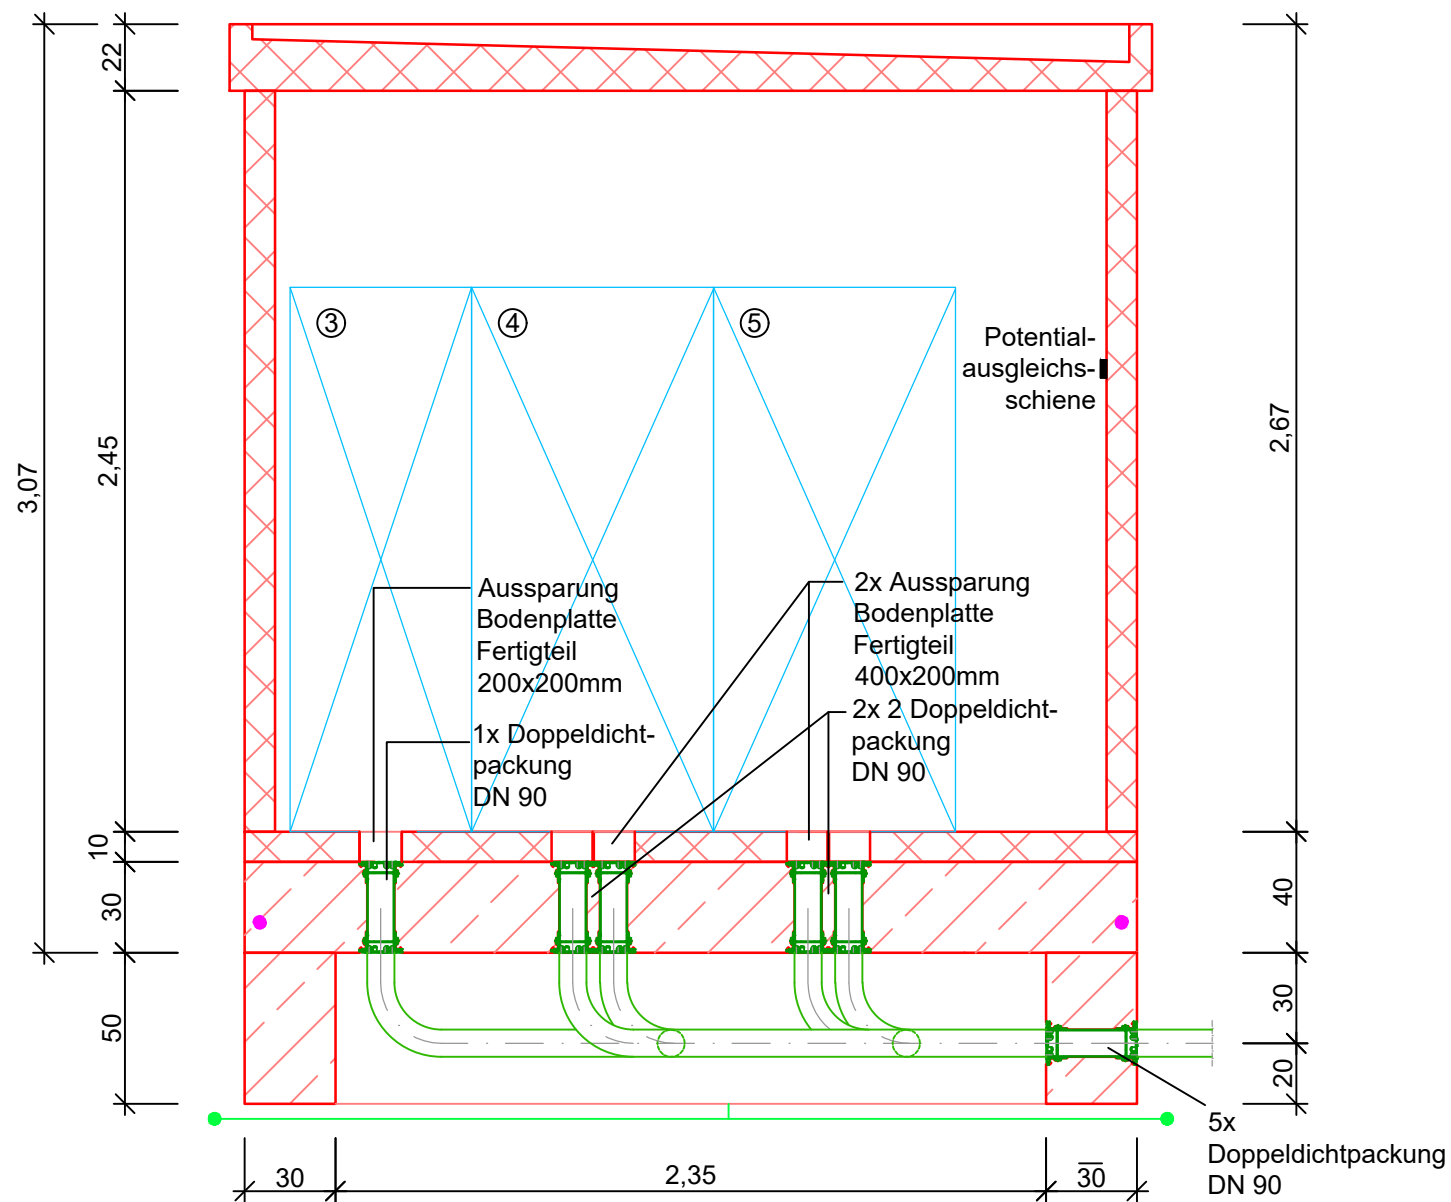

Schnitt A - A

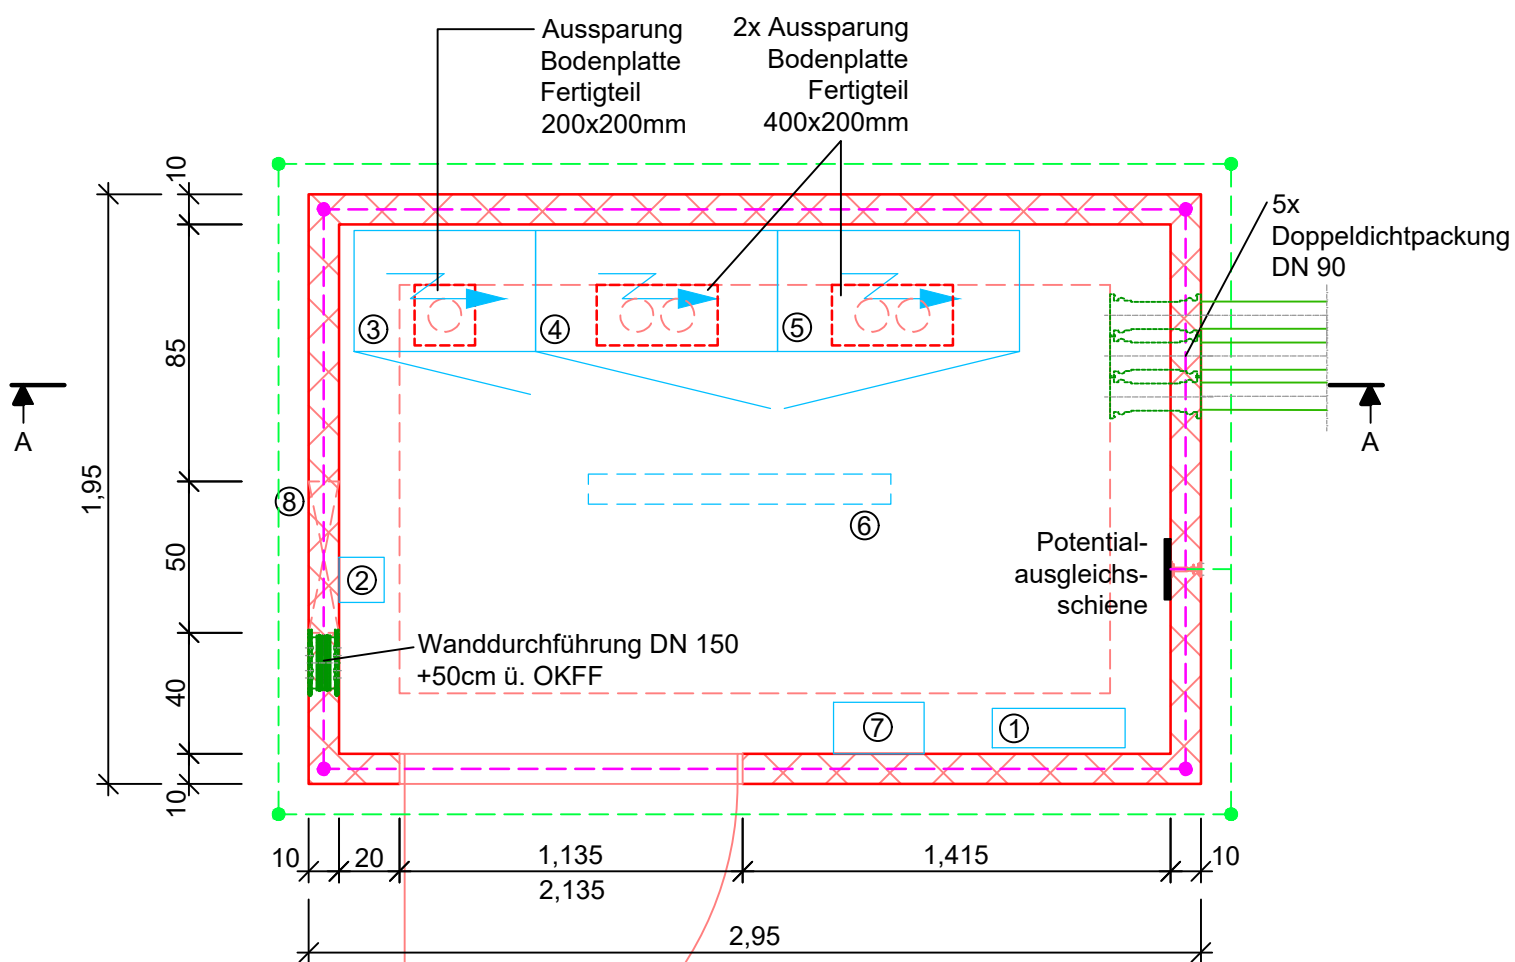

Grundriss

ZEICHENERKLÄRUNG:

- Bauwerke geplant
- Kabelleerrohr geplant
- Kabeldurchführung geplant
- Fundamentender geplant
- Ringerder geplant
- ① Rippenrohrheizkörper
- ② Notstromstecker 125A
- ③ EVU Hauptverteilung
- ④ Schaltanlage Feld 1
- ⑤ Schaltanlage Feld 2
- ⑥ LED-Innenleuchte
- ⑦ Steckdosenkombination
- ⑧ Lüftungsöffnung



TBR Technische Betriebe Rheine
Entsorgung • Entwässerung • Grün • Straßen

Bauherr -
Auftraggeber

TBR Technische Betriebe Rheine
Krs. Steinfurt, Reg.- Bez. Münster

Projekt:

Sanierung der Schmutzwasserpumpwerke
Röntgenstraße & Carl-Zeiss-Straße

Entwurfszeichnung

Raumzelle Carl-Zeiss-Straße

Zchnng.-Nr.: 2449-EW-03/24	Archiv-Nr.:	Zchnng.: 0,18 m ²
Maßstab: 1 : 25	gez.: SH.	gepr.:
Anlage:	2.3	

Ingenieurbüro
Rummler + Hartmann
GmbH

- Abwassertransport
- Wasserbau
- Abwasserreinigung
- Landschaftsplanung

Havixbeck, 12.2.2026
Ingenieurbüro
Rummler + Hartmann GmbH
Hohenholter Straße 14 a
48329 Havixbeck
Telefon: 02507 / 987 55 - 0
Fax: 02507 / 987 55 - 25
info@ingenieure-havixbeck.de
www.ingenieure-havixbeck.de

K:\DATEN\Rheine\2449 PW Röntgenstr_Carl-Zeiss-Str\EW\2449-EW-03 Raumzelle.dwg